


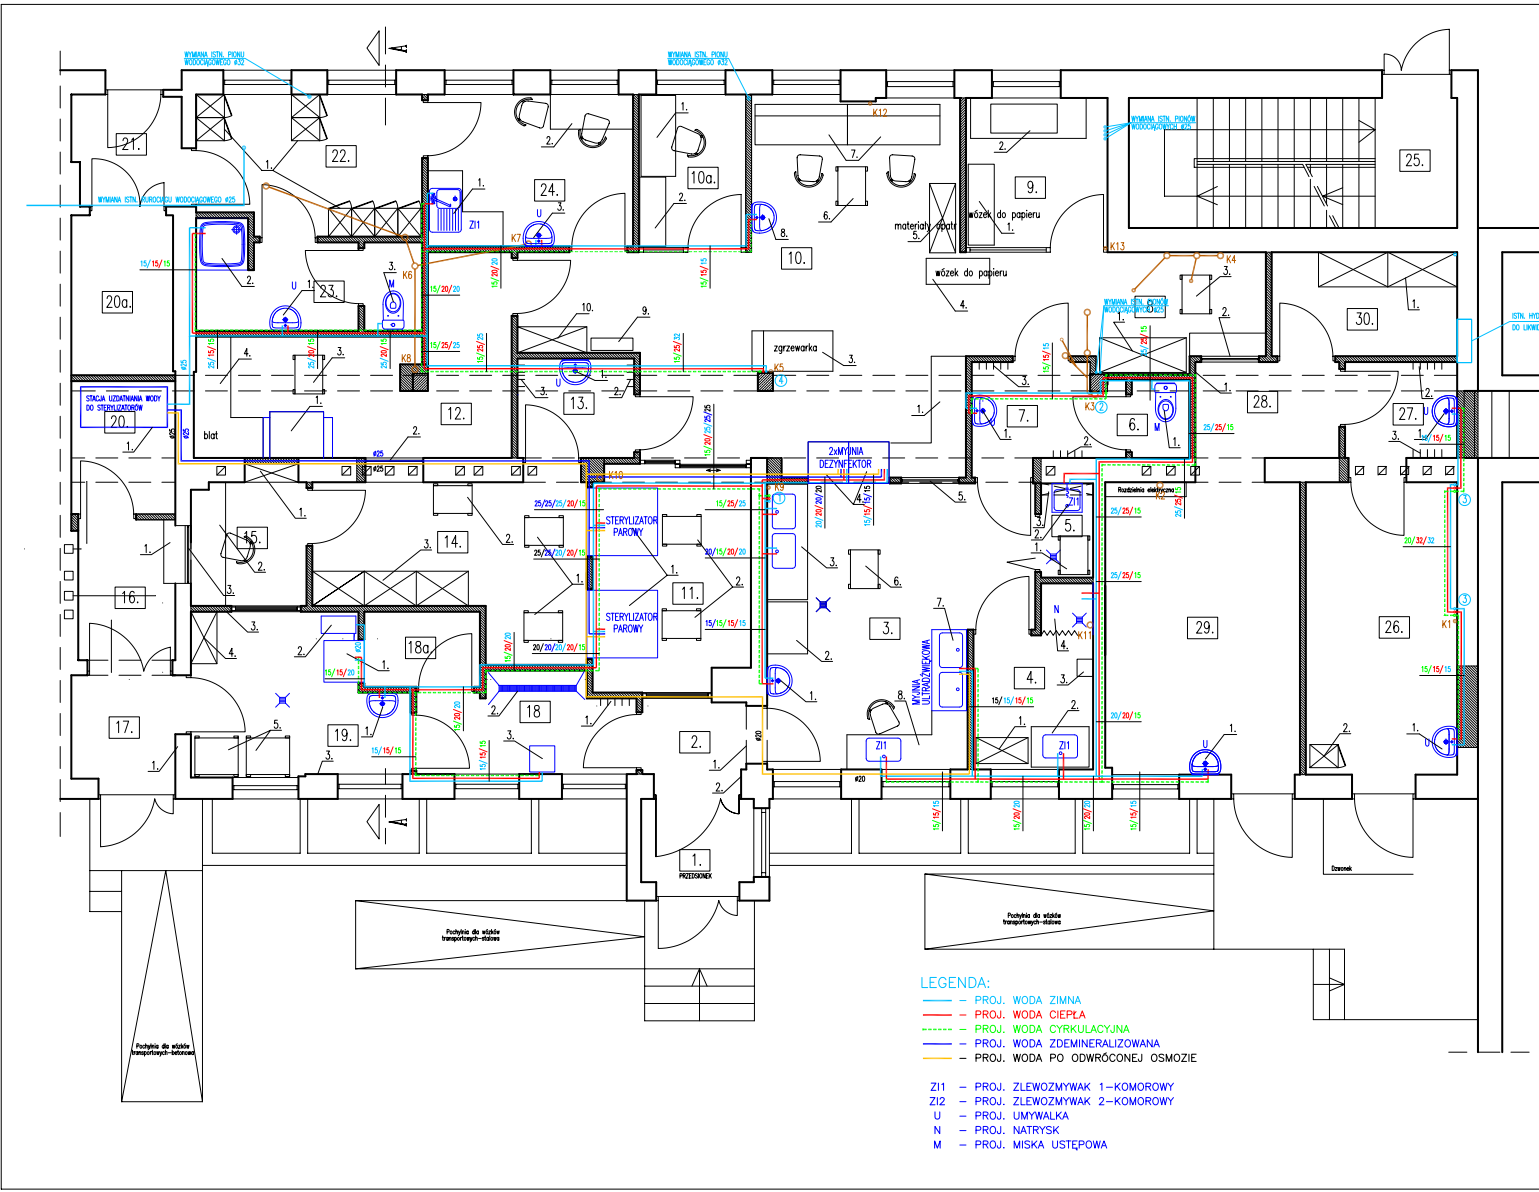

Nr pom.	Przeznaczenie pomieszczenia	Nr wyposażenia	Powierzchnia [m ²]
1.	przebieganie części brudnej	1. drzwi z oknem podwójnym	2,81
2.	odbiór materiału do sterylizacji	1. dzwonek + interkom	2,74
3.	mycie, sortowanie, dezynfekcja wstępna	1. umywalka	20,14
4.	magazyn chemii + natrysk ratunkowy	2. blat roboczy z półką	5,61
5.	magazyn tekstyliów do sterylizacji	3. blatu z zawieszakami dwukomorowymi	1,47
6.	WC przy służbie (brudne-czyste)	4. myjnia-dezynfektor przelotowy	1,35
7.	szufla fartuchowo-umywalkowa (brudne-czyste)	5. okno podawcze	4,54
8.	magazyn tekstyliów do sterylizacji	6. wózek transportowy	5,79
9.	pakietowanie tekstyliów do sterylizacji	7. myjnia ultradźwiękowa	6,35
10.	pakietowanie materiałów do sterylizacji	8. blat roboczy	38,67
10a.	biuro	9. regał półkowy na środki chemiczne	4,90
11.	sterylizatory parowe	10. blat przy oknie podawczym	10,32
12.	sterylizacja gazowa	1. dzwonek + interkom	13,37
13.	szufla (czyste-sterylne)	2. wieszaki na ubrania ochronne	3,47
14.	magazyn sterylizacji	3. wieszaki na ubrania ochronne	11,95
15.	wydawanie sterylizacji	4. wózek do papieru	4,54
16.	odbiór sterylizacji	5. wózek transportowy	4,08
17.	przebieganie części sterylnej	6. wózek transportowy	3,22
18.	mycie wózków transportowych	7. wózek transportowy	4,49
18a.	mycie pojemników transportowych	8. blat roboczy	2,60
19.	kuźnia, magazyn czystych wózków transportowych	9. regał półkowy	9,52
20.	magazyn	10. blat przy oknie podawczym	4,14
20a.	przebieganie części sterylnej	1. dzwonek + interkom	4,88
21.	szufla sanitarna personelu	2. wieszaki na ubrania ochronne	3,71
22.	magazyn tekstyliów do prania	3. wieszaki na ubrania ochronne	9,20
23.	magazyn tekstyliów do prania	4. wózek do papieru	6,25
24.	szufla sanitarna personelu	5. wózek transportowy	9,34
25.	szufla sanitarna personelu	6. wózek transportowy	12,78
26.	szufla sanitarna personelu	7. wózek transportowy	13,26
27.	szufla sanitarna personelu	8. blat roboczy	3,18
28.	szufla sanitarna personelu	9. regał półkowy	4,58
29.	szufla sanitarna personelu	10. blat przy oknie podawczym	16,94
30.	szufla sanitarna personelu	1. dzwonek + interkom	5,78
31.	szufla sanitarna personelu	2. wieszaki na ubrania ochronne	255,98
RAZEM			

LEGENDA:
— PROJ. WODA ZIMNA
— PROJ. WODA Ciepła
— PROJ. WODA CYRKULACYJNA
— PROJ. WODA ZDEMINERALIZOWANA
— PROJ. WODA PO ODWRÓCONEJ OSMOZIE

Z11 – PROJ. ZLEWOZMYWAK 1 – KOMOROWY
Z12 – PROJ. ZLEWOZMYWAK 2 – KOMOROWY
U – PROJ. UMYWKA
N – PROJ. NATRYSK
M – PROJ. MISKA USTĘPOWA

PRACOWNIA PROJEKTOWA
ARCHITEKTURA

projektant :
mgr inż. Grzegorz Fajgiel
mgr inżynier architekt 5-189/02
opracował :
mgr inż. Grzegorz Fajgiel
mgr inżynier architekt 5-189/02

adres :
ul. Toruńska 13
01-111 Toruń

CENTRALNA STERYLIZATORIA
RZUT PARTERU – INSTALACJA WOD-KAN

skala :
1:50

data :
04.2009

opis :
Opis: Budynki szpitala szpitalnego i magazynu szpitalnego.
temat :
Centralna Sterylizatoria, magazyn szpitalny.
opis :
Opis: Budynki szpitala szpitalnego i magazynu szpitalnego.
temat :
Centralna Sterylizatoria, magazyn szpitalny.
opis :
Opis: Budynki szpitala szpitalnego i magazynu szpitalnego.
temat :
Centralna Sterylizatoria, magazyn szpitalny.

opis :
Opis: Budynki szpitala szpitalnego i magazynu szpitalnego.
temat :
Centralna Sterylizatoria, magazyn szpitalny.
opis :
Opis: Budynki szpitala szpitalnego i magazynu szpitalnego.
temat :
Centralna Sterylizatoria, magazyn szpitalny.