
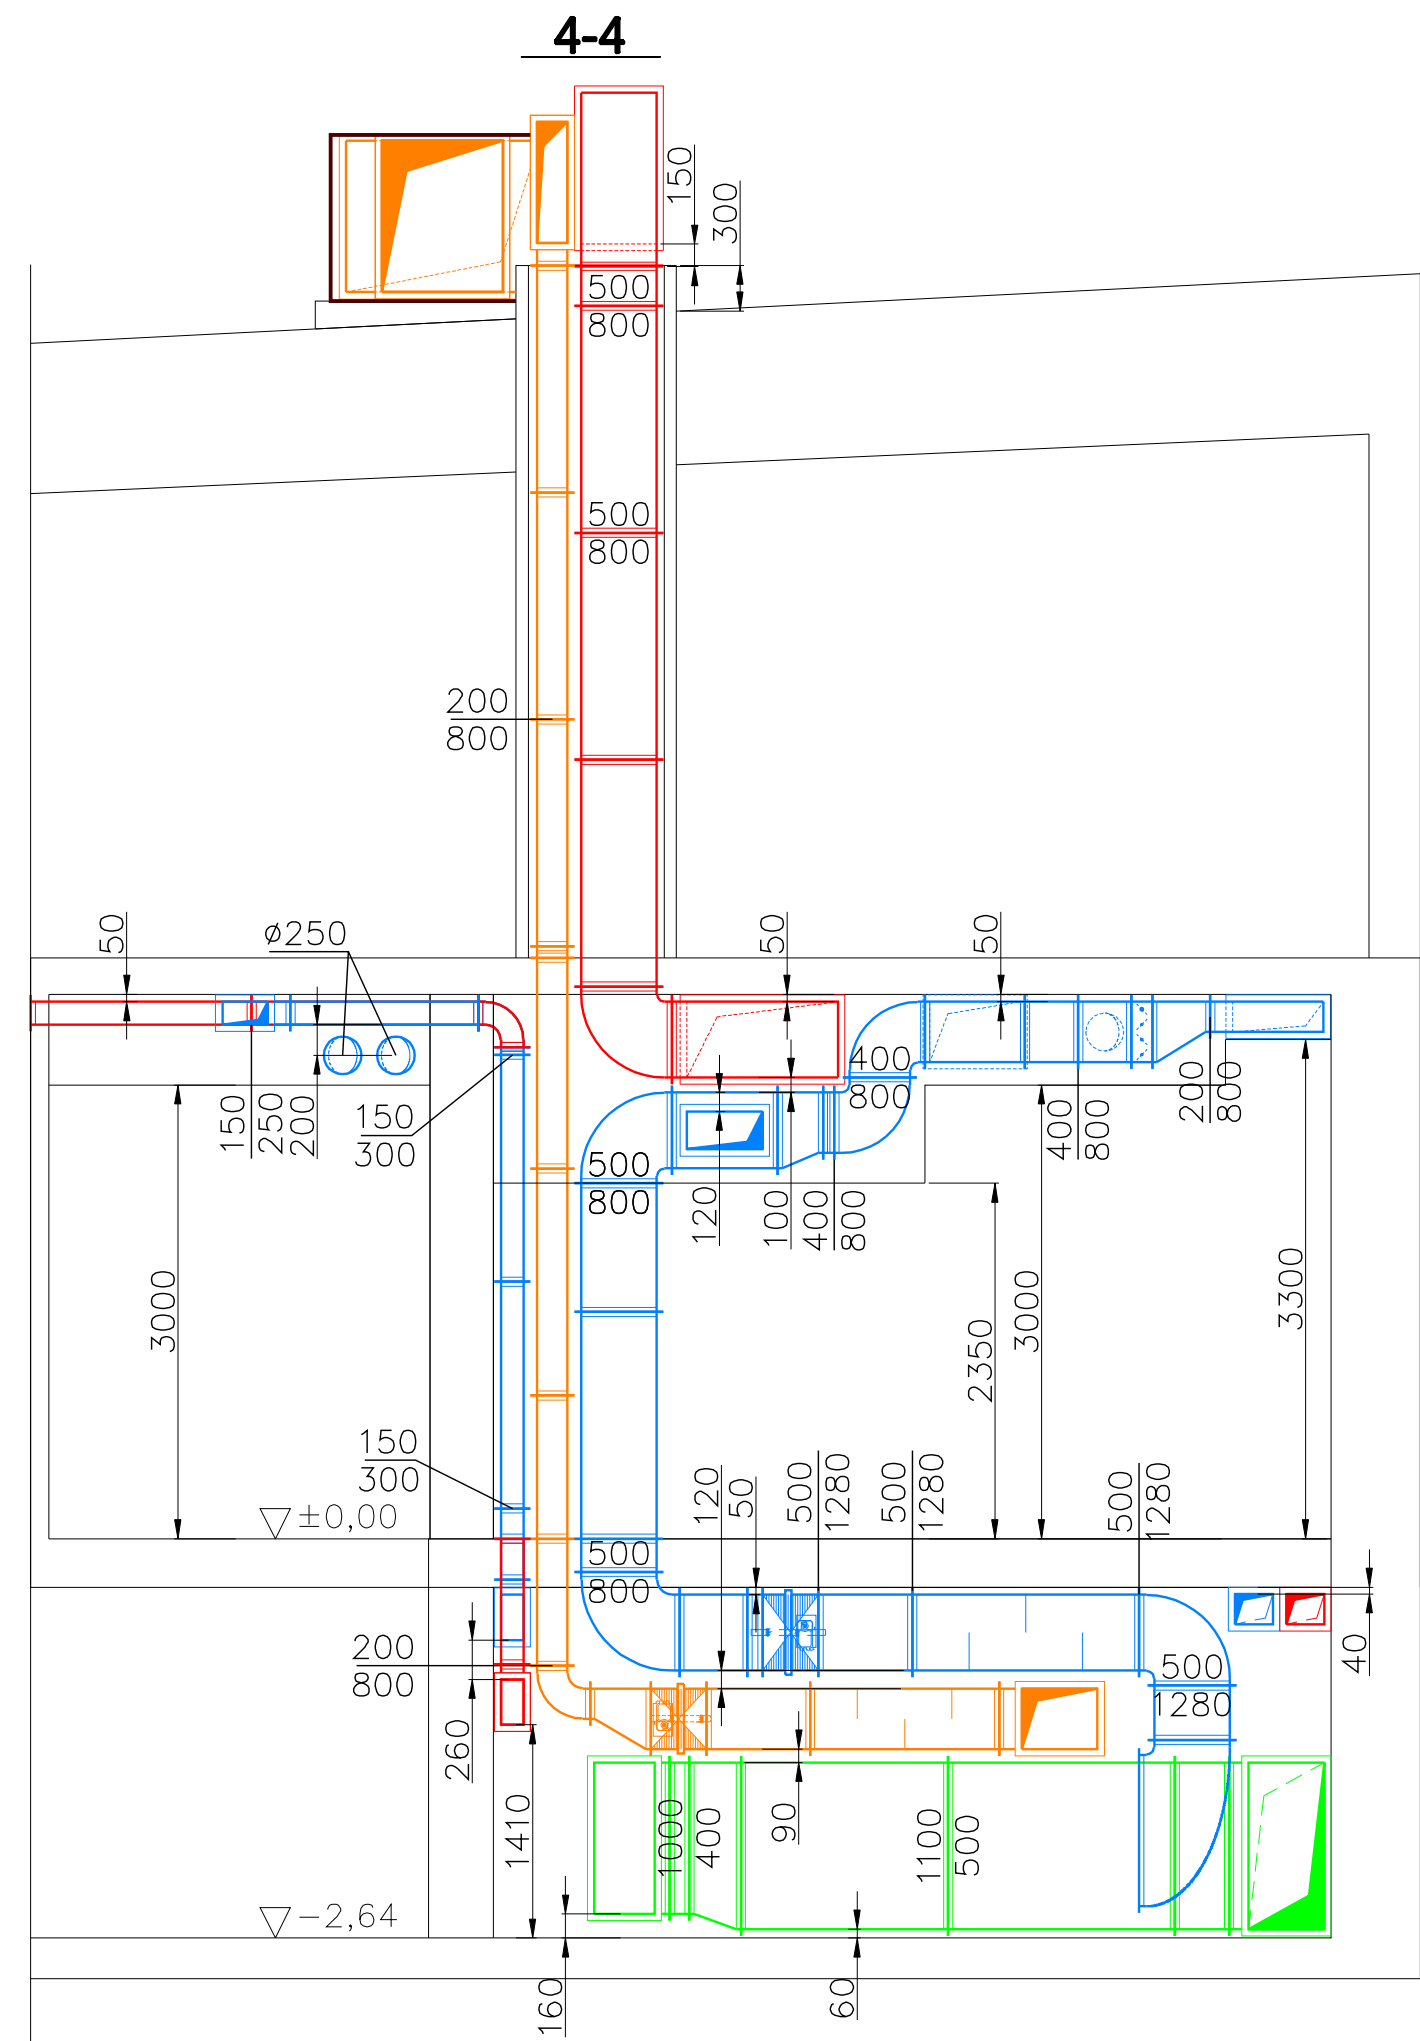
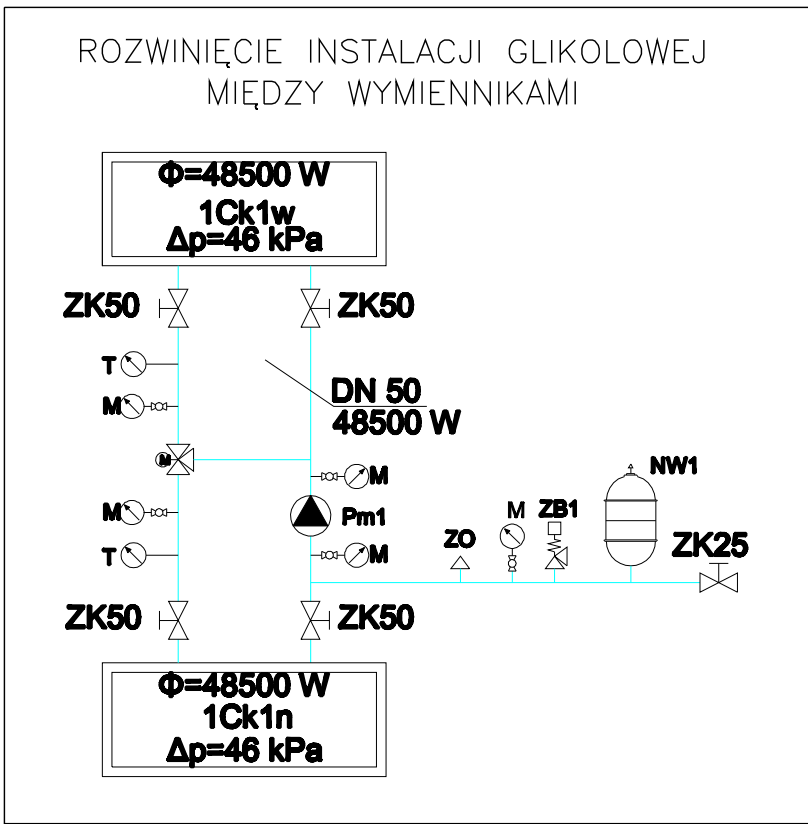
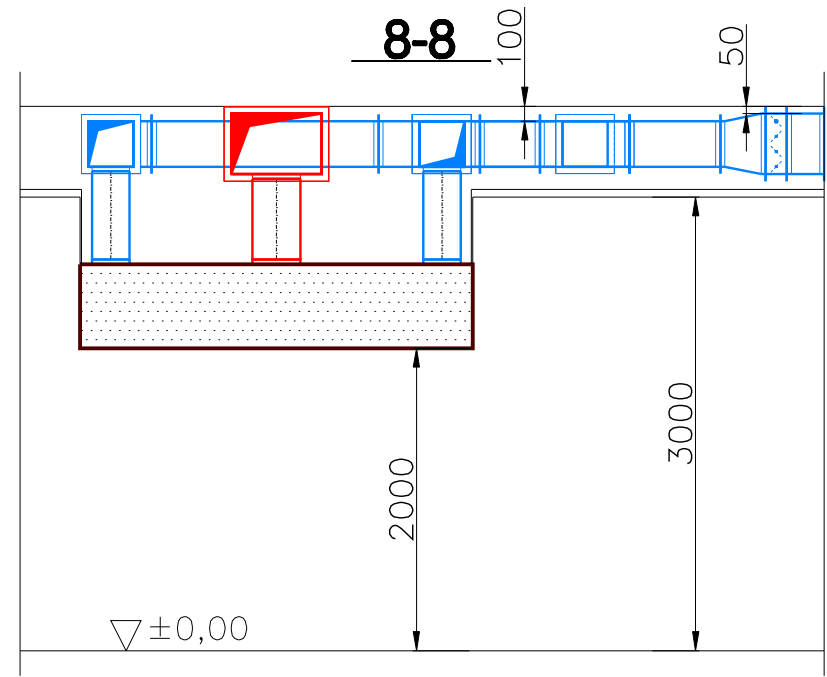
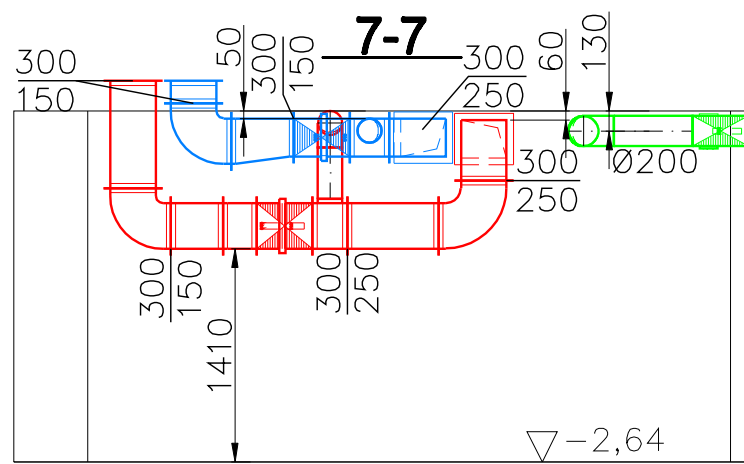
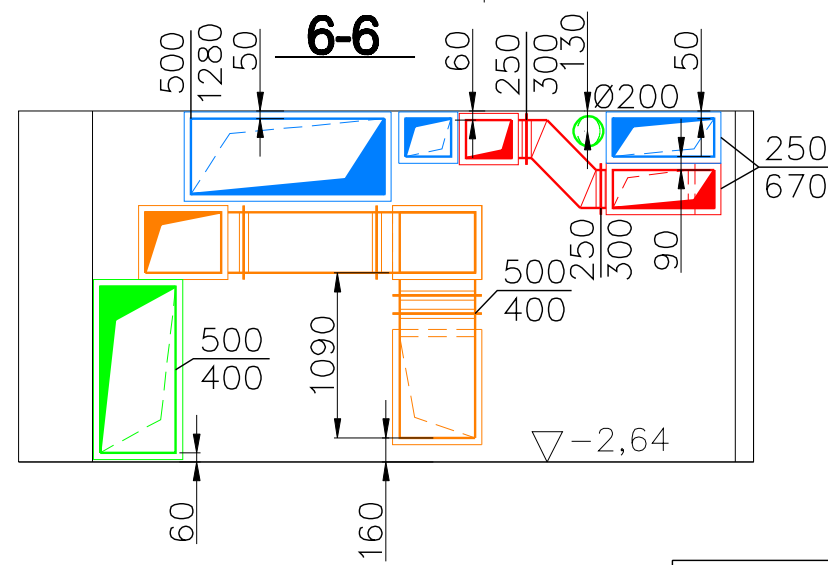
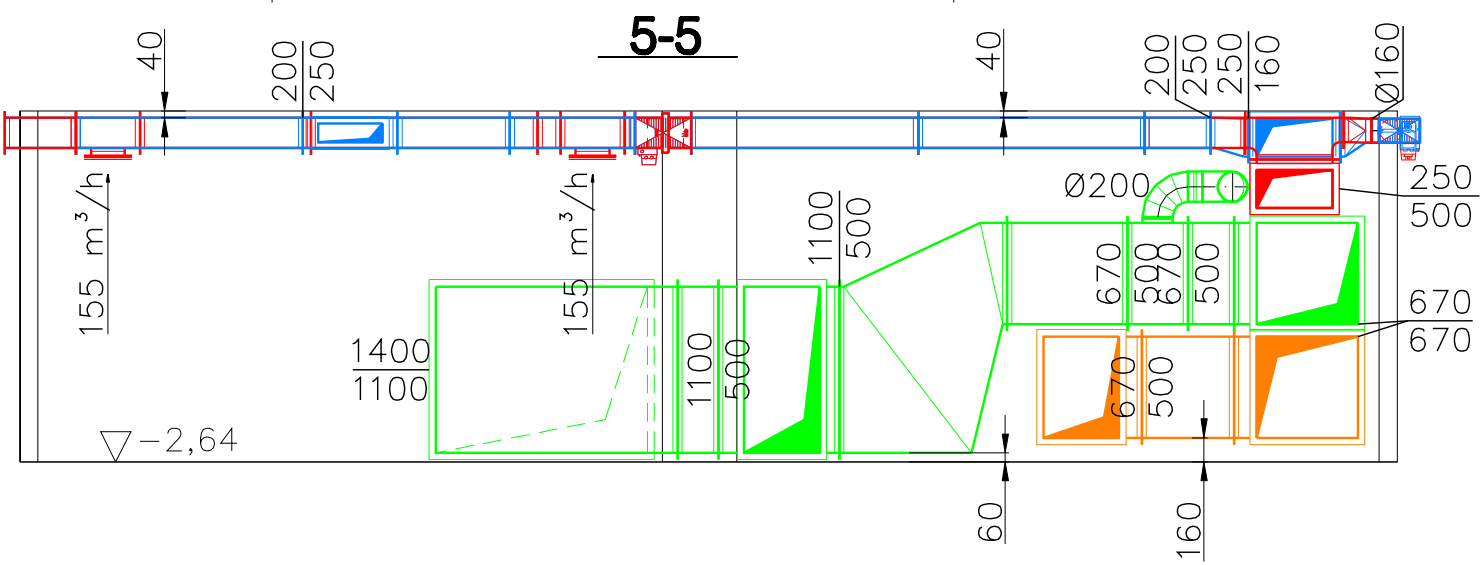
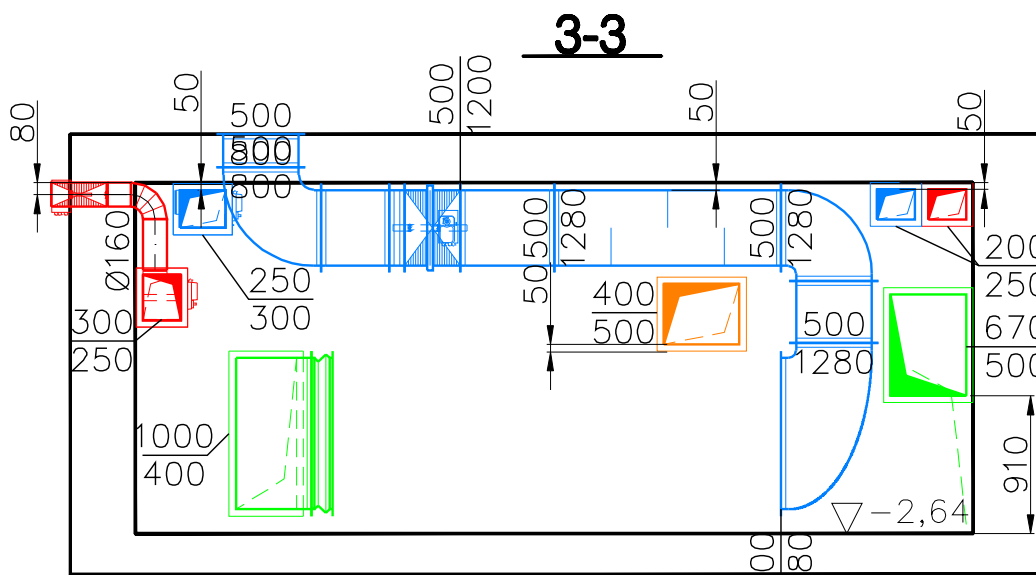
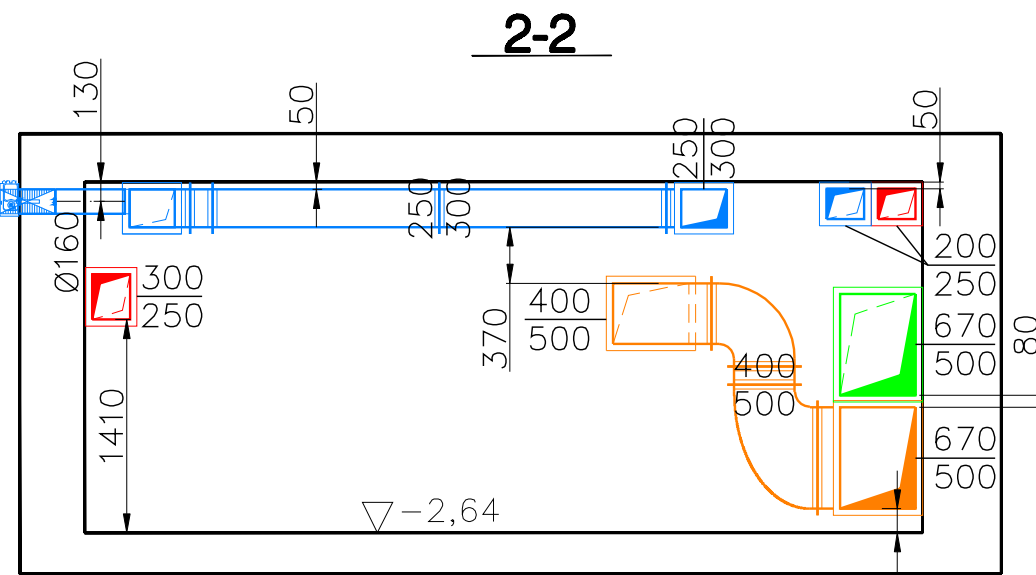


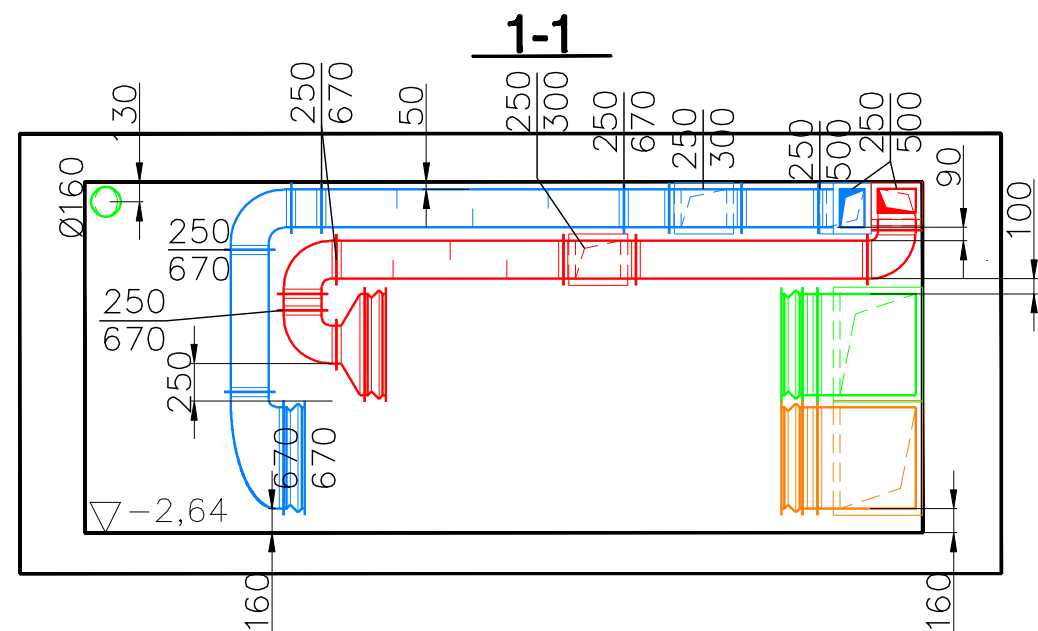

LEGENDA

▽ +....	RZĘDNA WIERZCHU KANAŁU
os +....	RZĘDNA OSI KANAŁU
R	REWIZJA NA KANAŁ PROSTOKĄTNYM
®	REWIZJA NA KANAŁ OKRĄGŁYM
—	POWIERZYE NAWIEWANE
—	POWIERZYE WYWIEWANE
—	POWIERZYE ŚWIEŻE
—	POWIERZYE USUWANE
—	ROZTWÓR GLIKOLU ETYLENOWEGO 35%
XXXXXX	IZOLACJA P. POŻ.

**AKKA**
Pracownia Architektoniczna
31-153 Kraków, ul. Szlak 65
tel./fax. +48 (12) 632 18 53

INWESTOR

Specjalistyczny Szpital
im. E. Szczeklika w Tarnowie

ADRES
INWESTYCJI

Ul. Szpitalna 13, 33-100 Tarnów

TEMAT
PROJEKTU

PRZEBUDOWA I REMONT CZĘŚCI ISTNIEJĄCEGO BUDYNKU
SZPITALNEJ WRAZ Z NIEZBĘDNĄ INFRASTRUKTURĄ
TECHNICZNĄ NA DZIAŁCE NR 137/1, OBRĘB 164 DLA
SPECJALISTYCZNEGO SZPITALA IM. EDWARDA SZCZELIKI
PRZY UL. SZPITALNEJ 13 W TARNOWIE

TEMAT
RYUNKU

PRZEKROJE

BRANŻA

WENTYLACJA MECHANICZNA

NR RYS.

W4

PROJEKTANT W SPECJALNOŚCI SANITARNEJ

mgr inż. Paweł Budziński
MAP/194/PWOS/11

SPRAWDZAJĄCY W SPECJALNOŚCI SANITARNEJ

mgr inż. Adam Kopacz
MAP/0437/POCS/10

SKALA

1:50

REWIZJA

000

KOD PROJEKTU

000

DATA

2015.01

PROJEKT JEST CHRONIONY PRAWEM AUTORSKIM ZODPOWIEDNIE Z DZIAŁU 17 UST. 1 O PRAWIE AUTORSKIM I PRAWACH
POWIĄZANYCH (DZ. U. z 2003 r. z późn. zm.). NIE MOŻE BYĆ KOPLOWANY ANI ROZPOWIERZANY BEZ ZGODY AUTORA

PLIK