


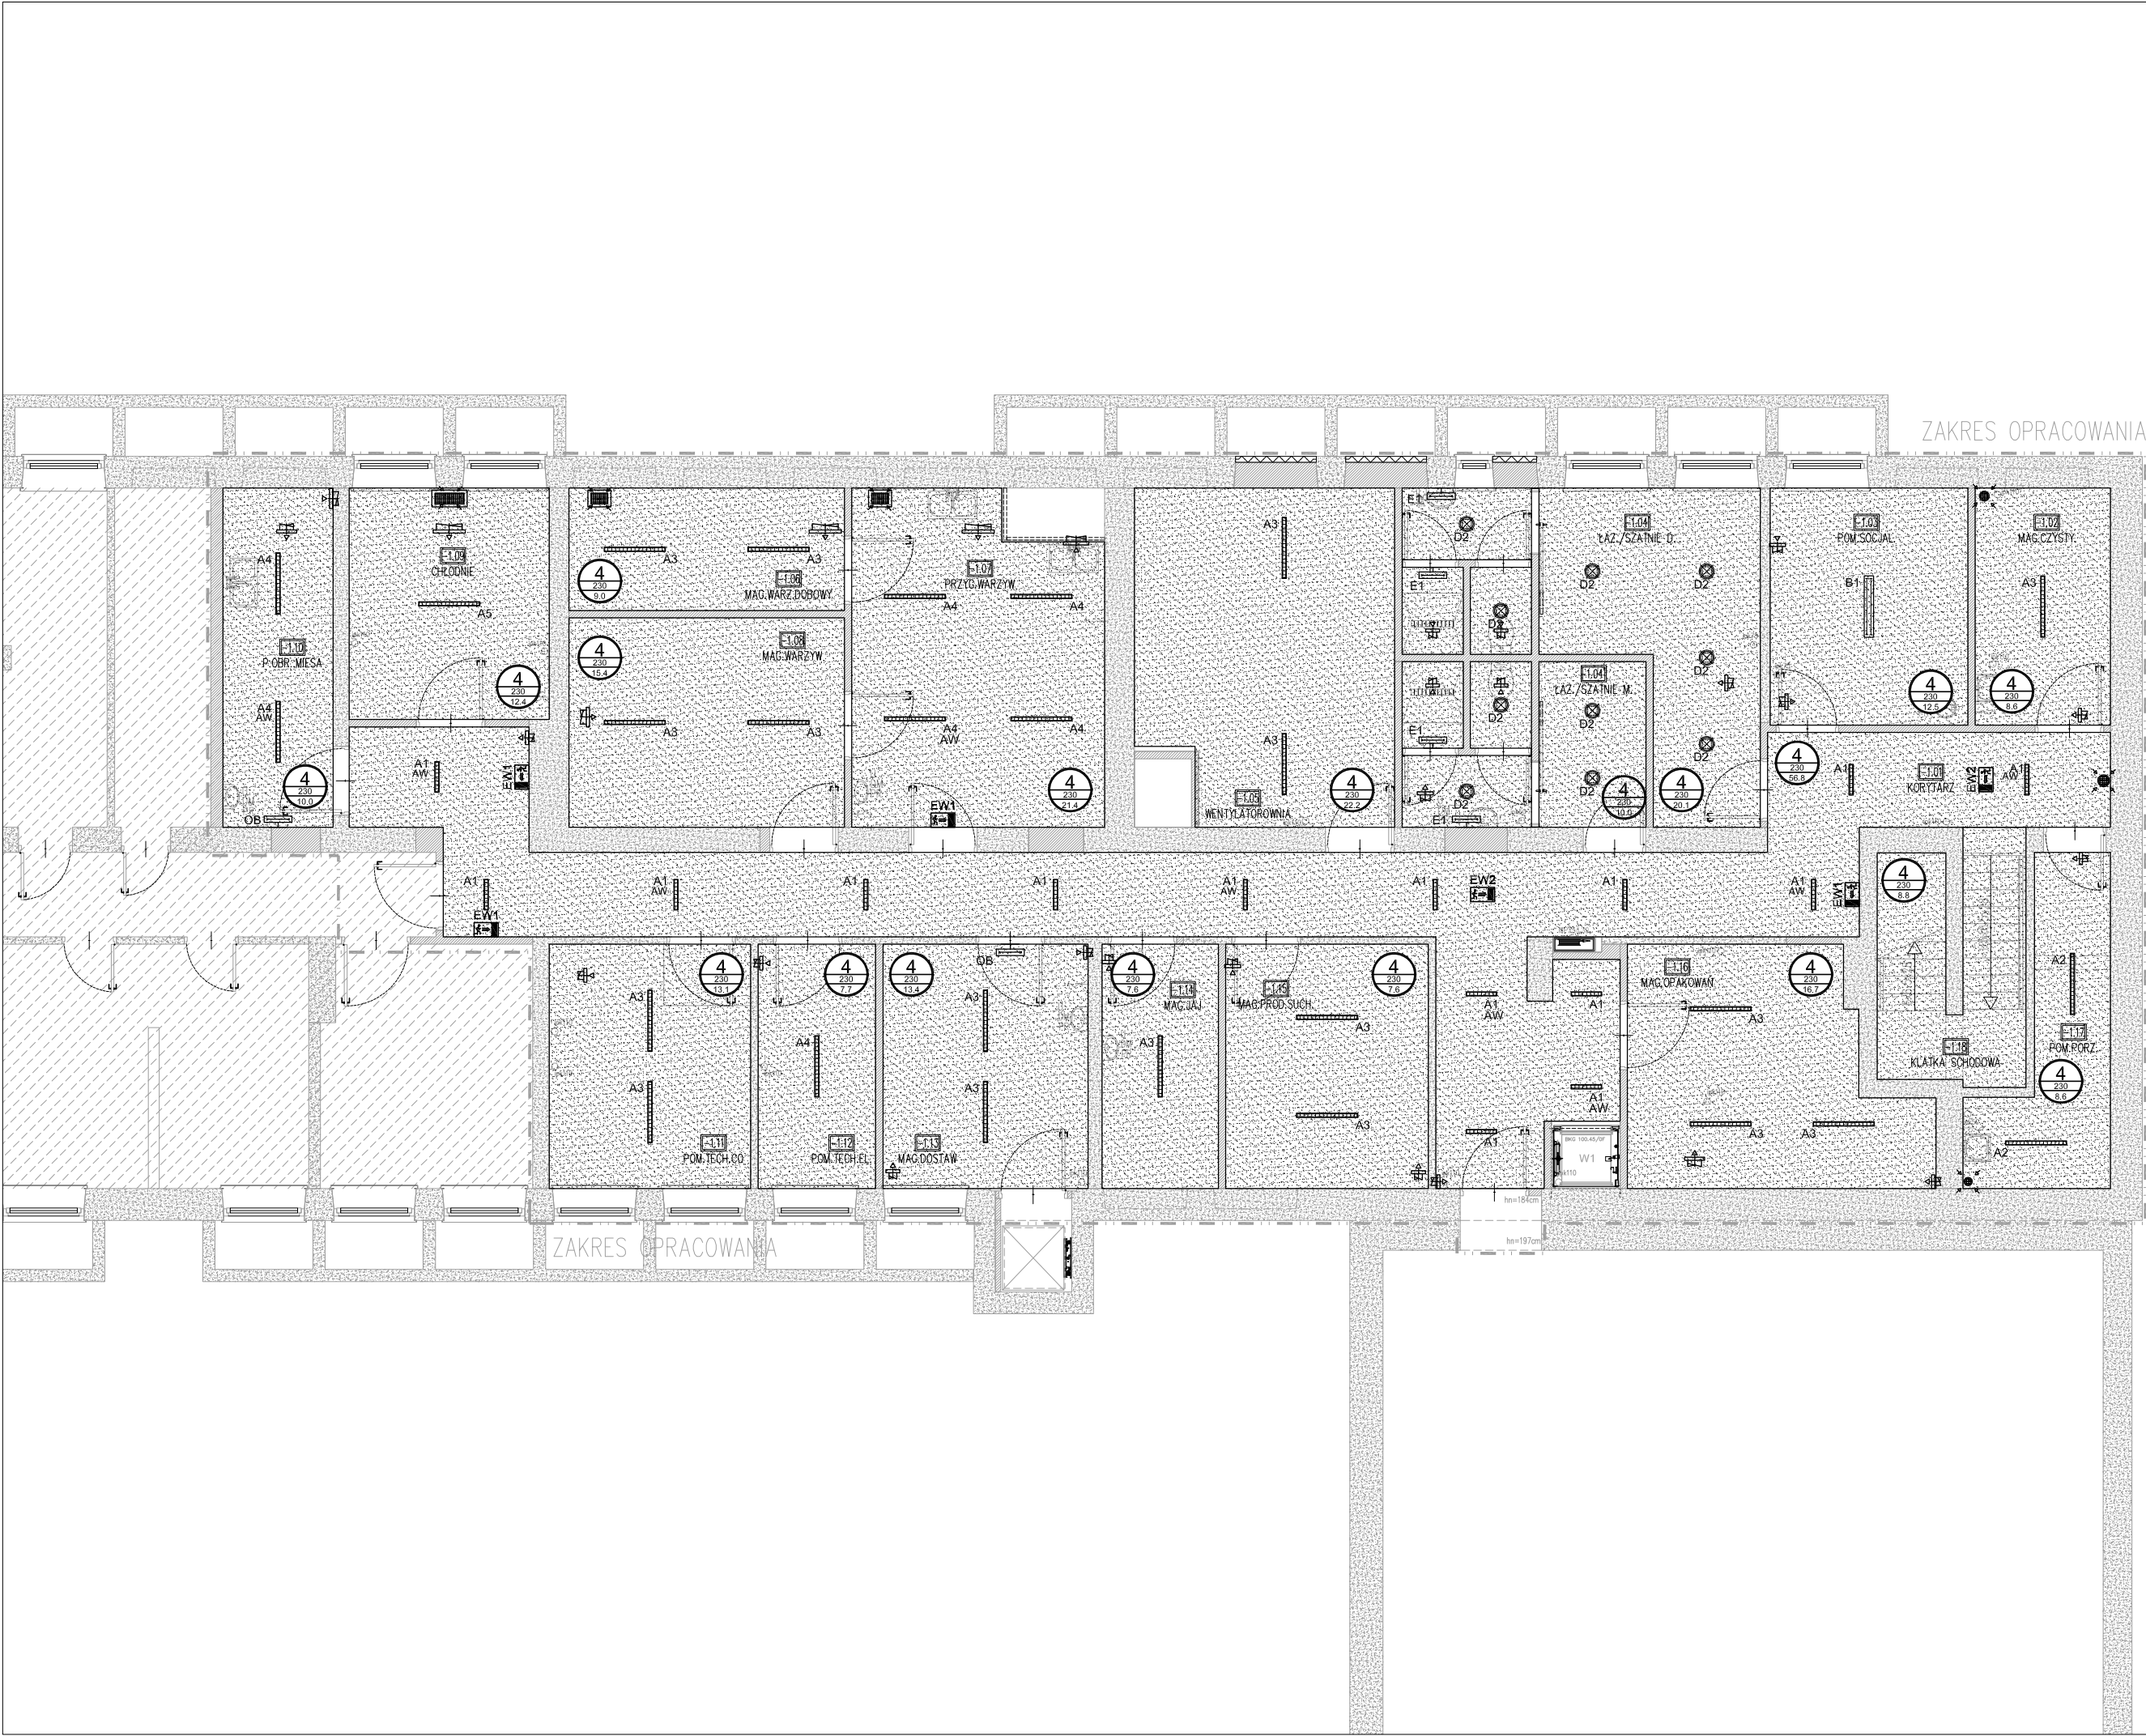

- ELEMENTY WENTYLACJI
- WYCIĄGI
- NAWIEWY
- 4*

75**/384**

###

OPIS SUFITÓW

* - TYP SUFITU WG. TABELI

** - WYSOKOŚĆ SPODU SUFITU OD POSADZKI

*** - WYSOKOŚĆ SPODU PŁYTY STROPOWEJ

**** - POWIERZCHNIA SUFITU W m2
- A1

AW

A1 - LAMPA NASTROPOWA np.
Neptun PC 2x24W T5 E IP65 IK10 840 (LUXIONA)
- A2/A3/A4/A5

A2 - LAMPA NASTROPOWA np.
Neptun PC 1x28W T5 E IP65 IK10 840 (LUXIONA)

A3 - LAMPA NASTROPOWA np.
Neptun PC 2x28W T5 E IP65 IK10 840 (LUXIONA)

A4 - LAMPA NASTROPOWA np.
Neptun PC 2x54W T5 E IP65 IK10 840 (LUXIONA)

A5 - LAMPA NASTROPOWA np.
Neptun LED 5200lm 40W PC Opal E IP65 840 (LUXIONA)
- B1

B1 - LAMPA NASTROPOWA np.
Meteor LUX 2x54W T5 Opal E IP44 840 (LUXIONA)
- D2

D2 - LAMPA NASTROPOWA np.
Beryl N24/165 2x26W TC-DEL S2 E IP44 34 840 (LUXIONA)
- E1

E1 - LAMPA NAŚCIENNA np.
X-Wall K9 1x24W T5 PLX E IP44 24 840 (LUXIONA)
- OB

OB - LAMPA NAŚCIENNA BAKTERIOBÓJCZA
- wg proj. technologii
- EW1

EW1 LAMPA EWAKUACYJNA np.
Helios LED IP65 1,2W 2h AT SA (LUXIONA)
- EW2

EW2 LAMPA EWAKUACYJNA np.
Helios DS LED IP65 1,2W 2h AT SA (LUXIONA)

SUFITY – PARTER			
NR POM.	NAZWA POMIESZCZENIA	TYP4	H.konstr./H.sufit
0.01	KORYTARZ	56.8	230
0.02	MAGAZYN CZYSTY	8.6	230
0.03	POKÓJ SOCJALNY	12.5	230
0.04'	ŁAZIENKA/SZATNIE D.	20.1	230
0.04''	ŁAZIENKA/SZATNIE M.	10.0	230
0.05	WENTYLATOROWNIA	22.2	230
0.06	MAG.WARZYW DOBOWY	9.0	230
0.07	PRZYGOTOWALNIA WRZYW	21.4	230
0.08	MAGAZYN WARZYW	15.4	230
0.09	CHŁODNIA	12.4	230
0.10	P. OBR. MIĘSA	10.0	230
0.11	POM.TECH.CO	13.1	230
0.12	POM.TECH.EL.	7.7	230
0.13	MAG.DOSTAW	13.4	230
0.14	MAGAZYN JAJ	7.6	230
0.15	MAG.PROD.SUCH.	13.2	230
0.16	MAG.OPAKOWAŃ	16.7	230
0.17	POM.PORZĄDKOWE	8.6	230
0.18	KLATKA SCHODOWA	8.8	230
		287.3	

TYPY SUFITÓW PODWIESZANYCH			
TYP 4	ISTNIEJĄCY TYNK CEM–WAP, WYKONAĆ NAPRAWY TYNKÓW POD KĄTEM PROWADZONYCH INSTALACJI CAŁOŚĆ MAŁOWAĆ		

- UWAGI:
1. Wszystkie wymiary sprawdzić na budowie,
2. Należy zapoznać się z całą dokumentacją
3. Wszystkie projekty branżowe czytać wspólnie.
4. Przed realizacją inwestycji i przed jej kolejnymi etapami należy przeprowadzić sprawdzenie dokumentacji. Wszelkie wątpliwości konsultować z projektantami.
5. Szyb windy wraz z otworowaniem należy wykonać zgodnie z wytycznymi wybranego systemu windowego. Ewentualne korekty w dokumentacji wykonać z projektantem. Przed realizacją należy wykonać odkrytki w celu dokładnego określenia koniecznych zmian budowlanych.
6. Na rysunkach pokazano otworowanie dla elementów instalacji o średnicach większych niż 10cm. Pominieć otworowanie dla przewodów i rur o mniejszych średnicach (instalacji elektrycznych, stałoprądowych gazów medycznych, co, wodnych), w/w otwory należy wykonać na budowie wiertnicą. Trasy i przejścia sprawdzić przed realizacją na budowie i ewentualnie kolizje zgłaszać projektantowi.
- UWAGA 1: Ze względu na brak możliwości weryfikacji wszystkich przejść instalacyjnych na etapie projektowania (obiekt czynny) należy sprawdzić możliwości wykonania poszczególnych przejść instalacyjnych pod kątem kolizji z elementami konstrukcyjnymi, instalacjami oraz pionami kminowym. Ewentualnie kolizje zgłaszać projektantowi celem dokonania korekty tras.
- UWAGA 2: Przejście kanałów wentylacji na dach należy sprawdzić na budowie pod kątem drożności i dostosować do projektowanych kanałów.
- UWAGA 3: Sposób zabudowy przewodów instalacji kanalizacji sanitarnej należy określić na budowie po wykonaniu odkrywek
7. W przypadku stosowania jakichkolwiek rozwiązań systemowych należy przy wycenie uwzględnić wszystkie elementy danego systemu niezbędne do zrealizowania całości prac.
8. Niezależnie od stopnia dokładności i precyzji dokumentów otrzymanych od Inwestora, definiującej usługę wykonania, Wykonawca zobowiązany jest do uzyskania dobrego rezultatu końcowego. W związku z tym wykonane roboty budowlane muszą zapewnić utrzymanie założonych parametrów.
9. projekt zakłada standard minimalny dla materiałów i instalacji, niezbędny do właściwego funkcjonowania projektowanego obiektu. Wykonawca może zaproponować alternatywne rozwiązania pod warunkiem zachowania minimalnego wymaganego standardu – do akceptacji przez Inwestora.
10. Rysunki i część opisowa są dokumentami wzajemnie się uzupełniającymi. Wszystkie elementy ujęte w specyfikacji (opisie), a nie ujęte na rysunkach lub ujęte na rysunkach a nie ujęte w specyfikacji winne być traktowane tak jakby były ujęte w obu. W przypadku rozbieżności w jakimkolwiek z elementów dokumentacji należy zgłosić projektantowi
11. Wszystkie elementy nie ujęte w niniejszym opracowaniu (opis, specyfikacja, rysunki), a zdaniem Wykonawcy niezbędne do prawidłowego działania instalacji nie zwalniają Wykonawcy z ich zamontowania i dostarczenia.
12. W przypadku błędów, pomyłek lub wątpliwości interpretacyjnych Wykonawca, przed złożeniem oferty, powinien wyjaśnić sporne kwestie z Inwestorem, który jako jedyny jest upoważniony do wprowadzania zmian. Wszelkie niesygnalizowane niejasności będą interpretowane z korzyścią dla Inwestora.
13. Wymiary elementów żelbetowych i stalowych wg opracowania konstrukcyjnego
14. Wszystkie prace związane z realizacją przedmiotowego zamierzenia inwestycyjnego należy wykonać zgodnie z polskimi normami i pod nadzorem osoby uprawnionej
15. Wszystkie roboty należy wykonać w zgodzie z wiedzą techniczną, instrukcjami producentów, oraz sztuką budowlaną – dotyczy to w szczególności takich elementów jak dylatacja czy dodatkowego zbrojenia przeciwskurczowego, wylewek, posadzek itp

Pracownia Architektoniczna

31-153 Kraków, ul. Szlak 65

tel./fax. +48 (12) 632 18 53

INWESTOR

Specjalistyczny Szpital
im. E. Szczeklika w Tarnowie

ADRES INWESTYCJI

Ul. Szpitalna 13, 33-100 Tarnów

TEMAT PROJEKTU

KONCEPCJA PRZEBUDOWY KUCHNI SZPITALNEJ

TEMAT RYSUNKU

RZUT PIWNICY - PROJEKT SUFITÓW PODWIESZANYCH

BRANŻA

ARCHITEKTURA

FAZA

PROJEKT WYKONAWCZY

NR RYS.

A19-PS.-1

PROJEKTANT:

mgr inż. arch. Agata Kita Kosowska
Upr. nr MPOIA/058/2009

mgr inż. arch. Andrzej Kosowski
Upr. MPOIA/011/2004

SKALA

1:100

REWIZJA

000

KOD PROJEKTU

1501

DATA

2015.01

PROJEKT JEST CHRONIONY PRAWEM AUTORSKIM ZGODNIE Z USTAWĄ Z DNIA 4 LUTEGO 1984 O PRAWIE AUTORSKIM I PRAWACH POWIĄZANYCH DO NIJ, ORAZ Z USTAWĄ Z DNIA 11 MARCA 2003 O WYKONYWANIU DZIAŁALNOŚCI W ZAKRESIE ARCHITEKTURY I INŻYNIERSTWA

PLIK NR:

PLIK